


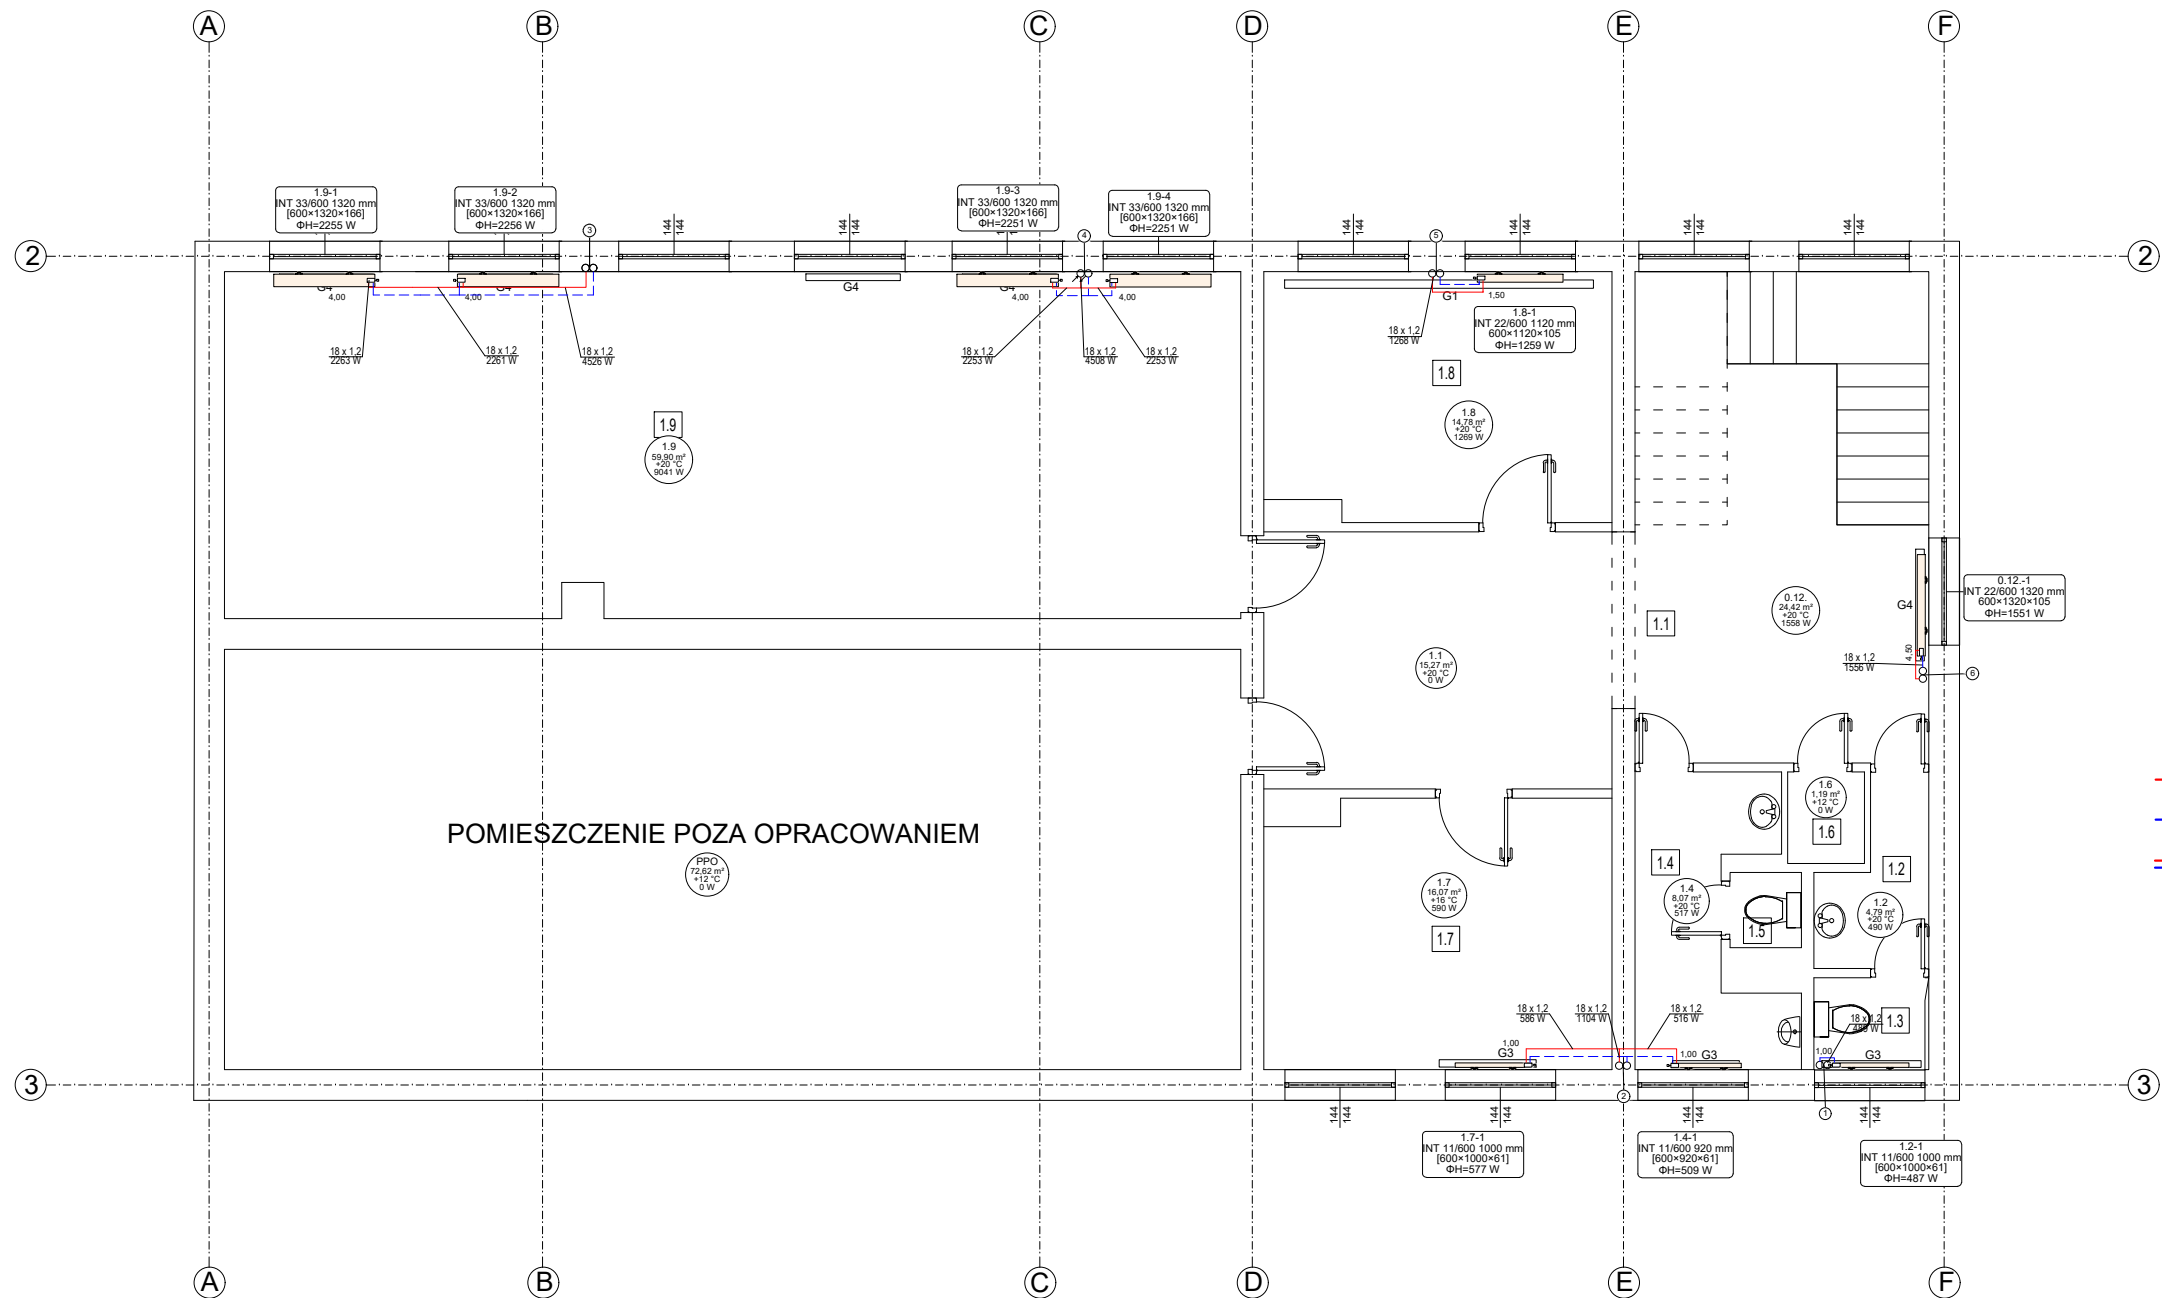

ZESTAWIENIE POWIERZCHNI PARTERU			
Nr	Pomieszczenie	Powierzchnia [m²]	Wysokość [m]
1.1	Korytarz	34,77	3,10
1.2	Przedsiónek WC	2,87	2,50
1.3	WC	1,75	2,50
1.4	Przedsiónek WC	6,39	6,19
1.5	WC	0,91	2,57
1.6	Pom. gospodarcze	1,19	3,10
1.7	Kuchnia	15,70	2,70
1.8	Pom. biurowe	14,54	3,10
1.9	Sala konferencyjna	59,63	3,10
Razem powierzchnia:		137,75	

LEGENDA:

- Projektowany przewód zasilający
- Projektowany przewód powrotny
- Projektowane przejście instalacji spod sufitu w warstwy posadzkowe/bruzdy ścienne
- Projektowany pion centralnego ogrzewania - OGRZEWANIE GRZEJNIKI
- Grzejnik płytowy, wiszący, zintegrowany z wkładkami zaworowymi, z numerem nastawy
- Dane techniczne grzejnika; nazwa, typ odbiornika z wymiarami, moc grzewcza
- Grzejniki przeznaczone do demontażu

JN PROJEKT JN PROJEKT Joanna Nytko ul. Rogoyskiego 2/4, 33-100 Tarnów NIP: 993-052-12-87 tel. 505 130 696			
Stadium: PROJEKT TECHNICZNY	Temat opracowania: PRZEBUDOWA PRZEGRODY ZEWNĘTRZNEJ WRAZ ZE ZMIANĄ SPOSOBU UŻYTKOWANIA CZĘŚCI BUDYNKU OSP W SĘPOLU		
Branża SANITARNIA	Tytuł rysunku: RZUT PIĘTRA		
Stanowisko	Imię i nazwisko	Uprawnienia / specjalność	Podpis
PROJEKTANT:	mgr inż. Paweł Litwin	Upr. w specjalności instalacyjnej PDK/0208/POCS/24	
SPRAWDZAJĄCY:	inż. Kazimierz Litwin	Upr. w specjalności instalacyjnej GT-IV 63/28/77	
Data opracowania: WRZESIEŃ 2026	Skala: 1:100	Nr rys.: S-2	