


Ark nr 1

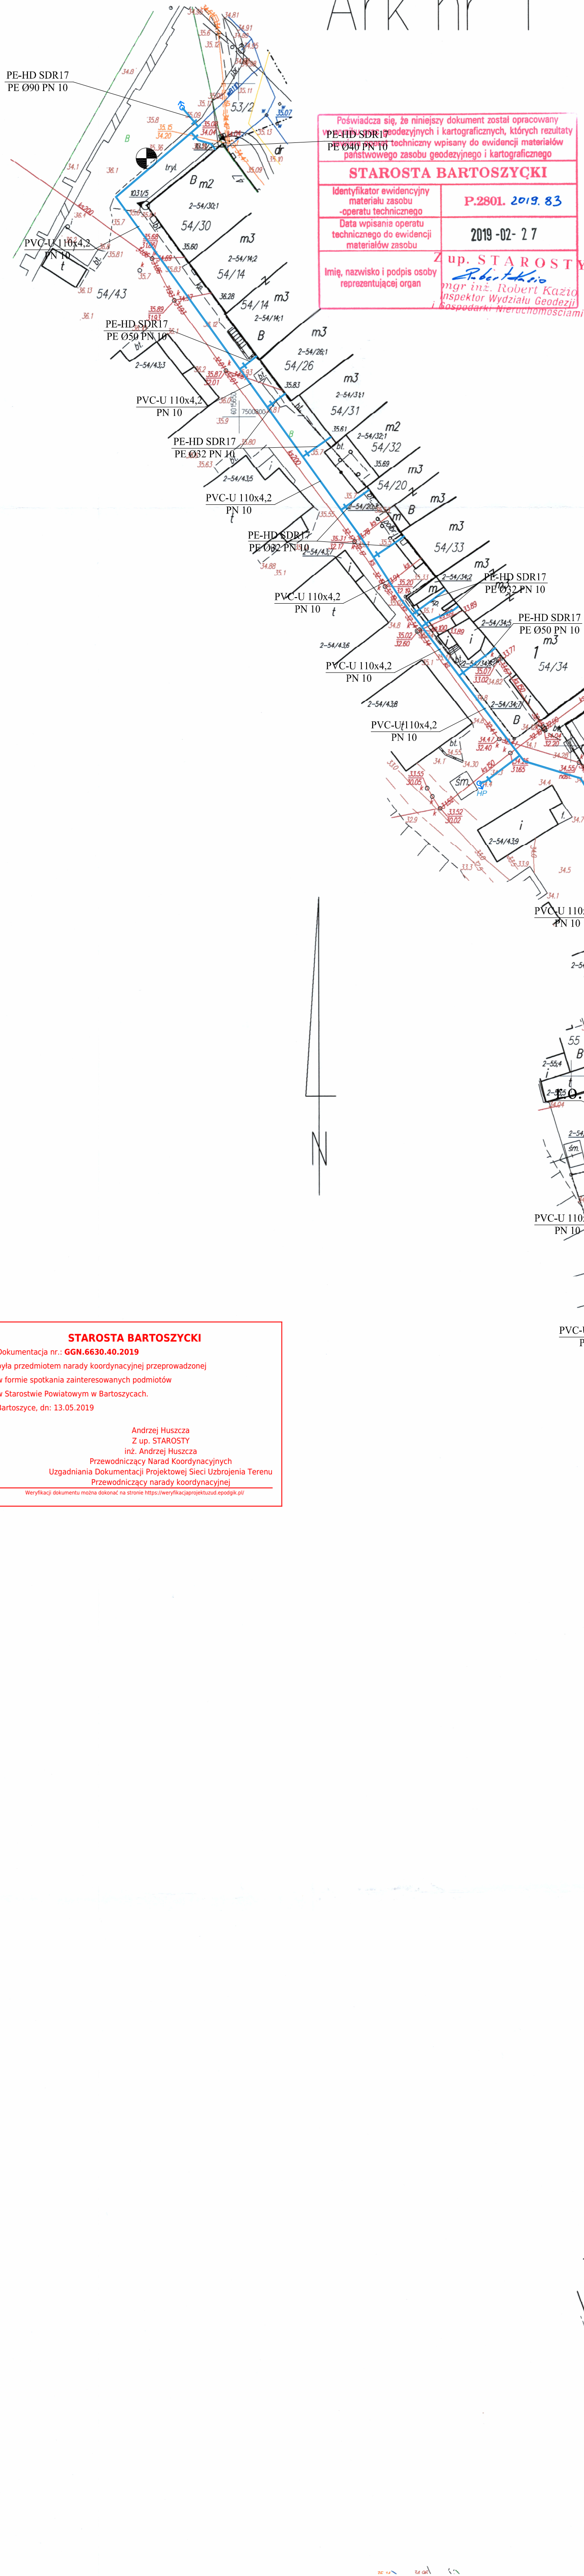

Nr GGN.6640.126.2019
województwo **warmińsko-mazurskie**
powiat **bartoszycki**
miasto **Sępólno**, 280106.4
obręb **nr 2**, 280106.4.0002
działka **nr 96, 97/2, 103, 54/3**
arkusz mapy **7.219.21.21.2.3, 7.219.21.21.4.1, 7.219.21.21.4.3 - (ukł. 2000'7)**

MAPA SYTUACYJNO – WYSOKOŚCIOWA do celów projektowych

skala 1 : 500

wykonał :

GEODETA UPRAWNIONY
nr 101-20241
mgr inż. Marek Baranowski

Stan aktualny na dzień 2019-02-16

Nie wyklucza się istnienia w terenie innych
nie wykazanych na niniejszej mapie urządzeń
podziemnych, które nie były zgłoszone do
inventaryzacji lub o których brak jest
informacji w instytucjach branżowych.

Dla gruntów objętych zasięgiem niniejszej mapy do celów
projektowych nie stwierdza się istnienia obciążeń, których
ujawnienie wynika z § 80.6 Rozporządzenia Ministra ŚWiA
z dnia 09-11-11 (Dz.U. 2011 Nr 263 Poz. 1572)

PROJEKT SIECI WODOCIĄGOWEJ SKALA 1:500

LEGENDA:

- 40PE Projektowane przyłącza do budynków mieszkalnych
- 63PE Projektowane przyłącza do budynków wielorodzinnych
- PVC-U 160 Projektowana sieć wodociągowa
- HN Istniejąca sieć wodociągowa do umieszczenia
- HP Projektowane hydranty
- Granica działki
- Miejsce badania gruntu.



STAROSTA BARTOSZYCKI
Dokumentacja nr.: GGN.6640.126.2019
była przedmiotem narady koordynacyjnej przeprowadzonej
w formie spotkania zainteresowanych podmiotów
w Starostwie Powiatowym w Bartoszycach.
Bartoszyce, dn. 13.05.2019
Andrzej Huszcza
Z up. STAROSTY
Inż. Andrzej Huszcza
Przewodniczący Narad Koordynacyjnych
Uzgadniania Dokumentacji Projektowej Sieci Uzbrojenia Terenu
Przewodniczący narady koordynacyjnej
Weryfikację dokumentu można dokonać na stronie: <https://weryfikacja.projektokazdoprog.pl>

łączy ark nr 2

łączy ark nr 2

Potwierdzam zgodność mapy sytuacyjno-wysokościowej, podkladu projektu
zagospodarowania terenu z oryginałem mapy przyjętej do Państwowego
Zasobu Geodezyjnego i Kartograficznego Ośrodka Dokumentacji
w Bartoszycach. Identyfikator ewidencyjny P.2801.2019.83.

Stwierdzam zgodność
kopii z oryginałem

USŁUGI PROJEKTOWE WIMAG Tomasz Baranowski 11-200 Bartoszyce ul. Kościuszk 18 tel. 601489411

Przedmiot rysunku: Projekt	Investor: Gmina Sępólno	Branża	Nr rys.
zagospodarowania terenu - część 1	ul. 11-Listopada 7, 11-210 Sępólno		
Objekt: Sieć wodociągowa i przyłącza wodociągowe			
Adres: dz. nr 54/3, 54/7, 54/9, 54/14, 54/16, 54/20, 54/22, 54/26, 54/30, 54/31, 54/33, 54/34, 54/38, 54/42, 54/43, 56, 57, 58, 91/1, 91/2, 91/3, 92, 93/1, 95/2, 96, 97/2, 100/3, 100/10, 101, 102/11, 102/15, 103, 149/4, 149/6, 150/1, obręb nr 2, miasto Sępólno			
Stadium Projektu:			
Projekt budowlany			
Skala	Projektant:	Podpis	
1:500	mgr inż. Tomasz Baranowski upr. WAM0035PWC0314		
Data	Sprawdzający:	Podpis	
04.2019 mgr inż. Aleksandra Baran upr. WAM0035PWC0314			

Ark nr 2

MAPA SYTUACyjNO – WYSOKOŚCIOWA
do celów projektowych

Stan aktualny na dzień 2019-02-16

Nie wyklucza się istnienia w terenie innych nie wykazanych na niniejszej mapie urządzeń podziemnych, które nie były zgłoszone do inwentaryzacji lub o których brak jest informacji w instytucjach branżowych.

Dla gruntów objętych zasięgiem niniejszej mapy do celów projektowych nie stwierdza się istnienia obciążeń, których ujawnienie wynika z § 80.6 Rozporządzenia Ministra SWiA z dnia 09-11-11 (Dz.U. 2011 Nr 263 Poz. 1572)

Potwierdzam zgodność mapy sytuacyjno-wysokościowej, podkładu projektu zagospodarowania terenu z oryginałem mapy przyjętej do Państwowego Zasobu Geodezyjnego i Kartograficznego Ośrodka Dokumentacji w Bartoszycach. Identyfikator ewidencyjny P.2801.2019.83.

Stwierdzam zgodność
kopii z oryginałem

USŁUGI PROJEKTOWE WIMAG Tomasz Baranowski			
11-200 Bartoszyce ul. Kościuszki 18 tel. 601489411			
Przedmiot rysunku: Projekt zagospodarowania terenu - część II		Inwestor: Gmina Sepolow ul. 11-Lisopada 7, 11-210 Sepolow	
Objekt: Sieć wodociągowa i przyłącza wodociągowe			Branża
Adres: dz. nr 54/3, 54/7, 54/9, 54/14, 54/16, 54/20, 54/22, 54/26,			Nr rys.
54/30, 54/31, 54/33, 54/34, 54/38, 54/42, 54/43, 56/57, 58, 91/1,			
91/2, 91/3, 92, 93/1, 95/2, 96, 97/2, 100/3, 100/10, 101, 102/21,			
102/15, 103, 149/4, 149/6, 150/1, obręb nr 2, miasto Sepolow			
			Sanitarna
			S-2
Stadium Projektu:			
Projekt budowlany			
Skala			Podpis
1:500	mgr inż. Tomasz Baranowski upr. WAM0033F/NOS/14		
Data	Sprawdzający:		
04.2019r	mgr inż. Aleksandra Baran upr. WAM0035F/POCS/14		
			Podpis

	Projektowane przyłącza do budynków mieszkalnych
	Projektowane przyłącza do budynków wielorodzinnych
	Projektowana sieć wodociągowa
	Istniejąca sieć wodociągowa do unieczynnienia
	Projektowane hydranty
	Granica działki.
	Miejsce badania gruntu.



Stwierdzam zgodność
kopii z oryginałem

USŁUGI PROJEKTOWE WIMAG Tomasz Baranowski 11-200 Bartoszyce ul. Kościuszki 18 tel. 601489411			
Przedmiot rysunku: Projekt zagospodarowania terenu - część III		Inwestor: Gmina Seppol ul. 11-Listopada 7, 11-210 Seppol	
Objekt: Sieć wodociągowa i przyłącza wodociągowe Adres: dz. nr 54/3, 54/7, 54/9, 54/14, 54/16, 54/20, 54/22, 54/26, 54/30, 54/31, 54/33, 54/34, 54/38, 54/42, 54/43, 56, 57, 58, 91/1, 91/2, 91/3, 92, 93/1, 95/2, 96, 97/2, 100/3, 100/10, 101, 102/11, 102/15, 103, 149/4, 149/6, 150/1, obręb nr 2, miasto Seppol		Branża	Nr rys.
		Sanitarna	S-3
Stadium Projektu: Projekt budowlany			
Skala	Projektant: mgr inż. Tomasz Baranowski upr. WAW0033/PWOS/14		Podpis
Data	Sprawdzający: mgr inż. Aleksandra Baran upr. WAW0035/POOS/14		Podpis
04.2019			